


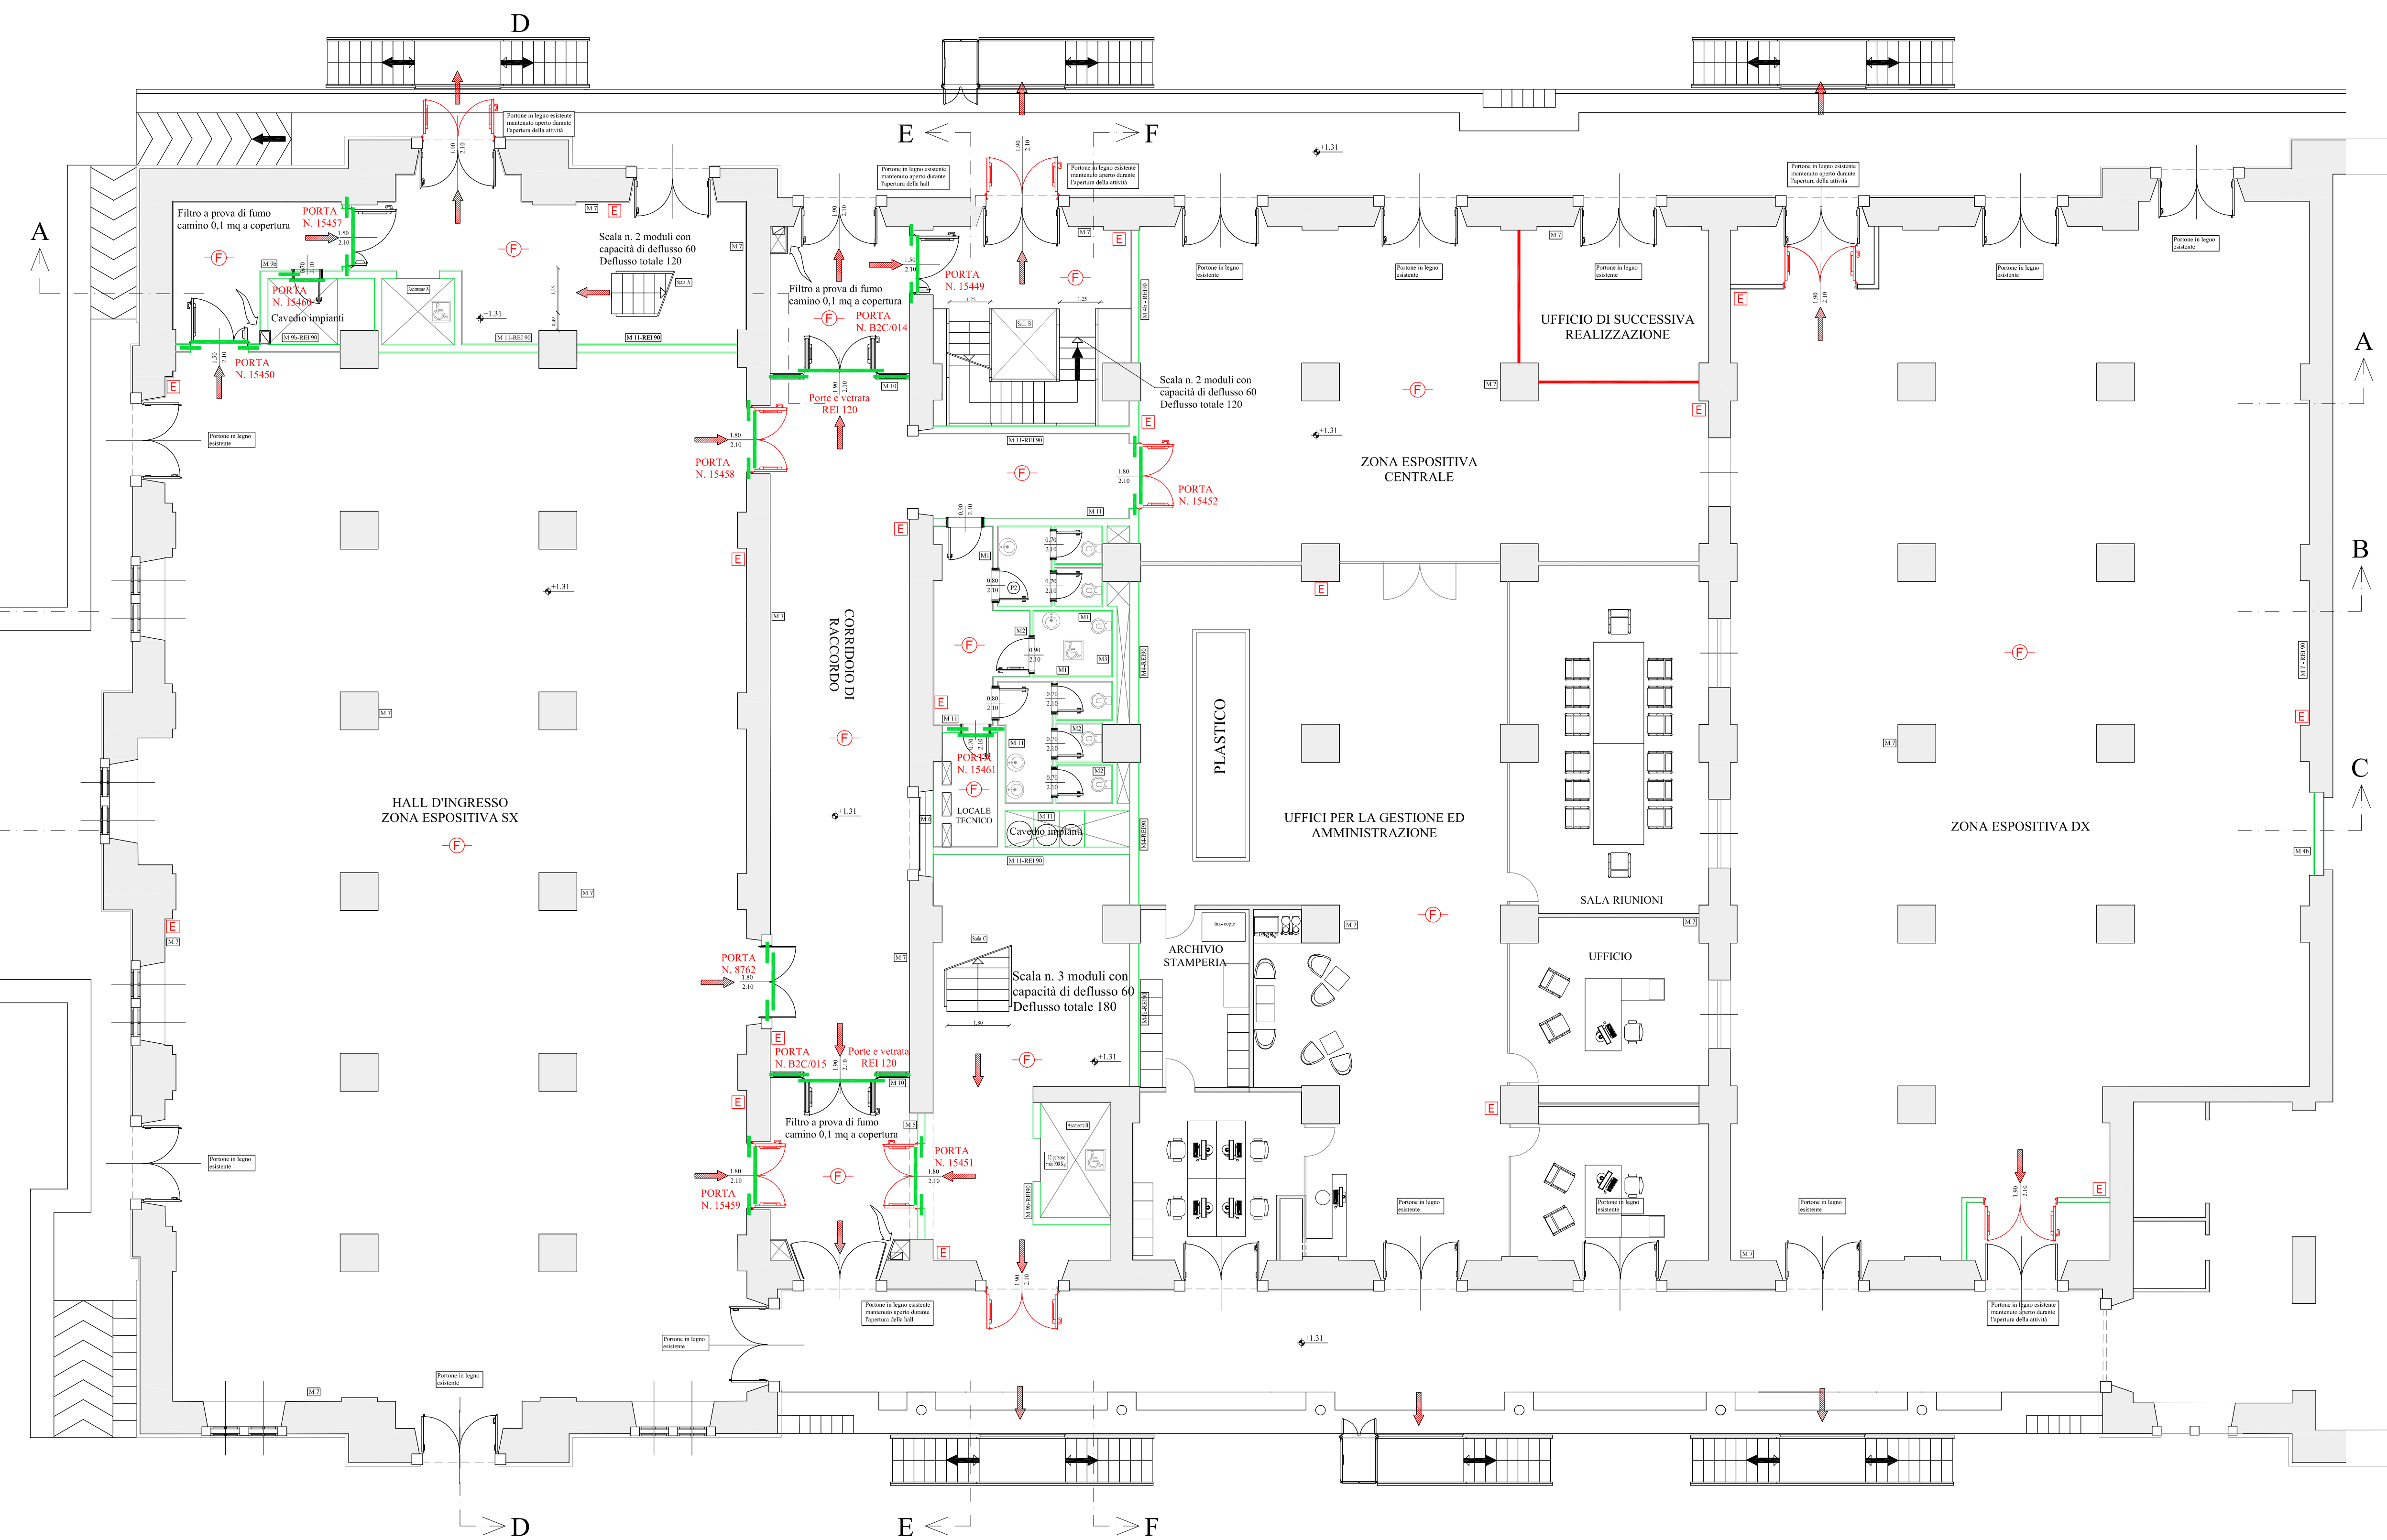

LEGENDA ANTINCENDIO

SISTEMI ANTINCENDIO

- Lancia antincendio (Idrante DN 45)
- Lancia antincendio (Naspo DN 25)
- Idrante sottosuolo DN 70
- Idrante soprassuolo DN 70
- Attacco per outspompa singolo e doppio

SISTEMI DI SEGNALEZIONE

- Impianto di allarme
- Impianto automatico di rivelazione d'incendio

MANIPOLI FISSI DI ESTINZIONE

- Ad attivazione automatica
- Ad attivazione manuale

SISTEMI DI VIE D'ESODO

- Porta resistente al fuoco
- verso l'alto
- orizzontale
- verso il basso

ESTINTORI

- Estintore portatile
- Estintore cartello

SCARICHE ELETTRICHE

- Pulsante di sgancio elettrico
- Lampada illuminazione di sicurezza

CAPACITA' D'ESODO DELLE USCITE DELLE SALE

Sala dx: n. 2 uscite da m 1,80 = 60x6 moduli = 360 persone
Sala sx: n. 2 uscite da m 1,80 = 60x6 moduli = 360 persone

CAPACITA' D'ESODO DELLE SCALE DI SICUREZZA

Scala A 120 persone
Scala B 120 persone
Scala C 180 persone

LE PORTE CON NUMERO DI IDENTIFICAZIONE SONO REI 120

LE PORTE INSERITE SULLE VIE DI ESODO SONO DOTATE DI:
- MANIGLIONE A SPINTA E CARTELLO DI USCITA SICUREZZA
- DI DISPOSITIVO DI AUTOCHIUSURA A MOLLA

01	06.02.2012	EMISSIONE
AGG.	DATA	DESCRIZIONE

STUDIO BULFON ASSOCIATI
Bulfony per. Ind. Adriano - Bulfony ing. Alessandro - Bulfony ing. Alberto
Via Trieste, 101 - 34121 Trieste (TS)
Telefono e fax 0432 486105
E-mail: bulfony@bulfonyassociati.it
http://www.bulfonyassociati.it

RESPONSABILE PROGETTO: BULFON per. Ind. ADRIANO
ELABORAZIONE GRAFICA E PROGETTO: BULFON ing. ALBERTO

COMUNE DI TRIESTE	PROVINCIA DI TRIESTE	TAVOLA
PORTOCITTA' S.r.l. Piazza della Borsa 15/A - 34121 Trieste (TS)		02PI
MAGAZZINO 26 - PUNTO FRANCO VECCHIO PORTO DI TRIESTE		
PIANTA PIANO RIALZATO - QUOTA FINITO +1.31 m		SCALA 1:100

Gennaio 2012 PROGETTO 12A2P DISEGNO VALIDO SOLO AI FINI IMPIANTISTICI
VERIFICARE IN CANTIERE LE POSIZIONI DELLE APPARECCHIATURE - TUBAZIONI - CANALI
Disegno realizzato con AUTOCAD LT 2007 - n. d. s. 344-35257862 - Proprietà riservata, vietata la riproduzione