


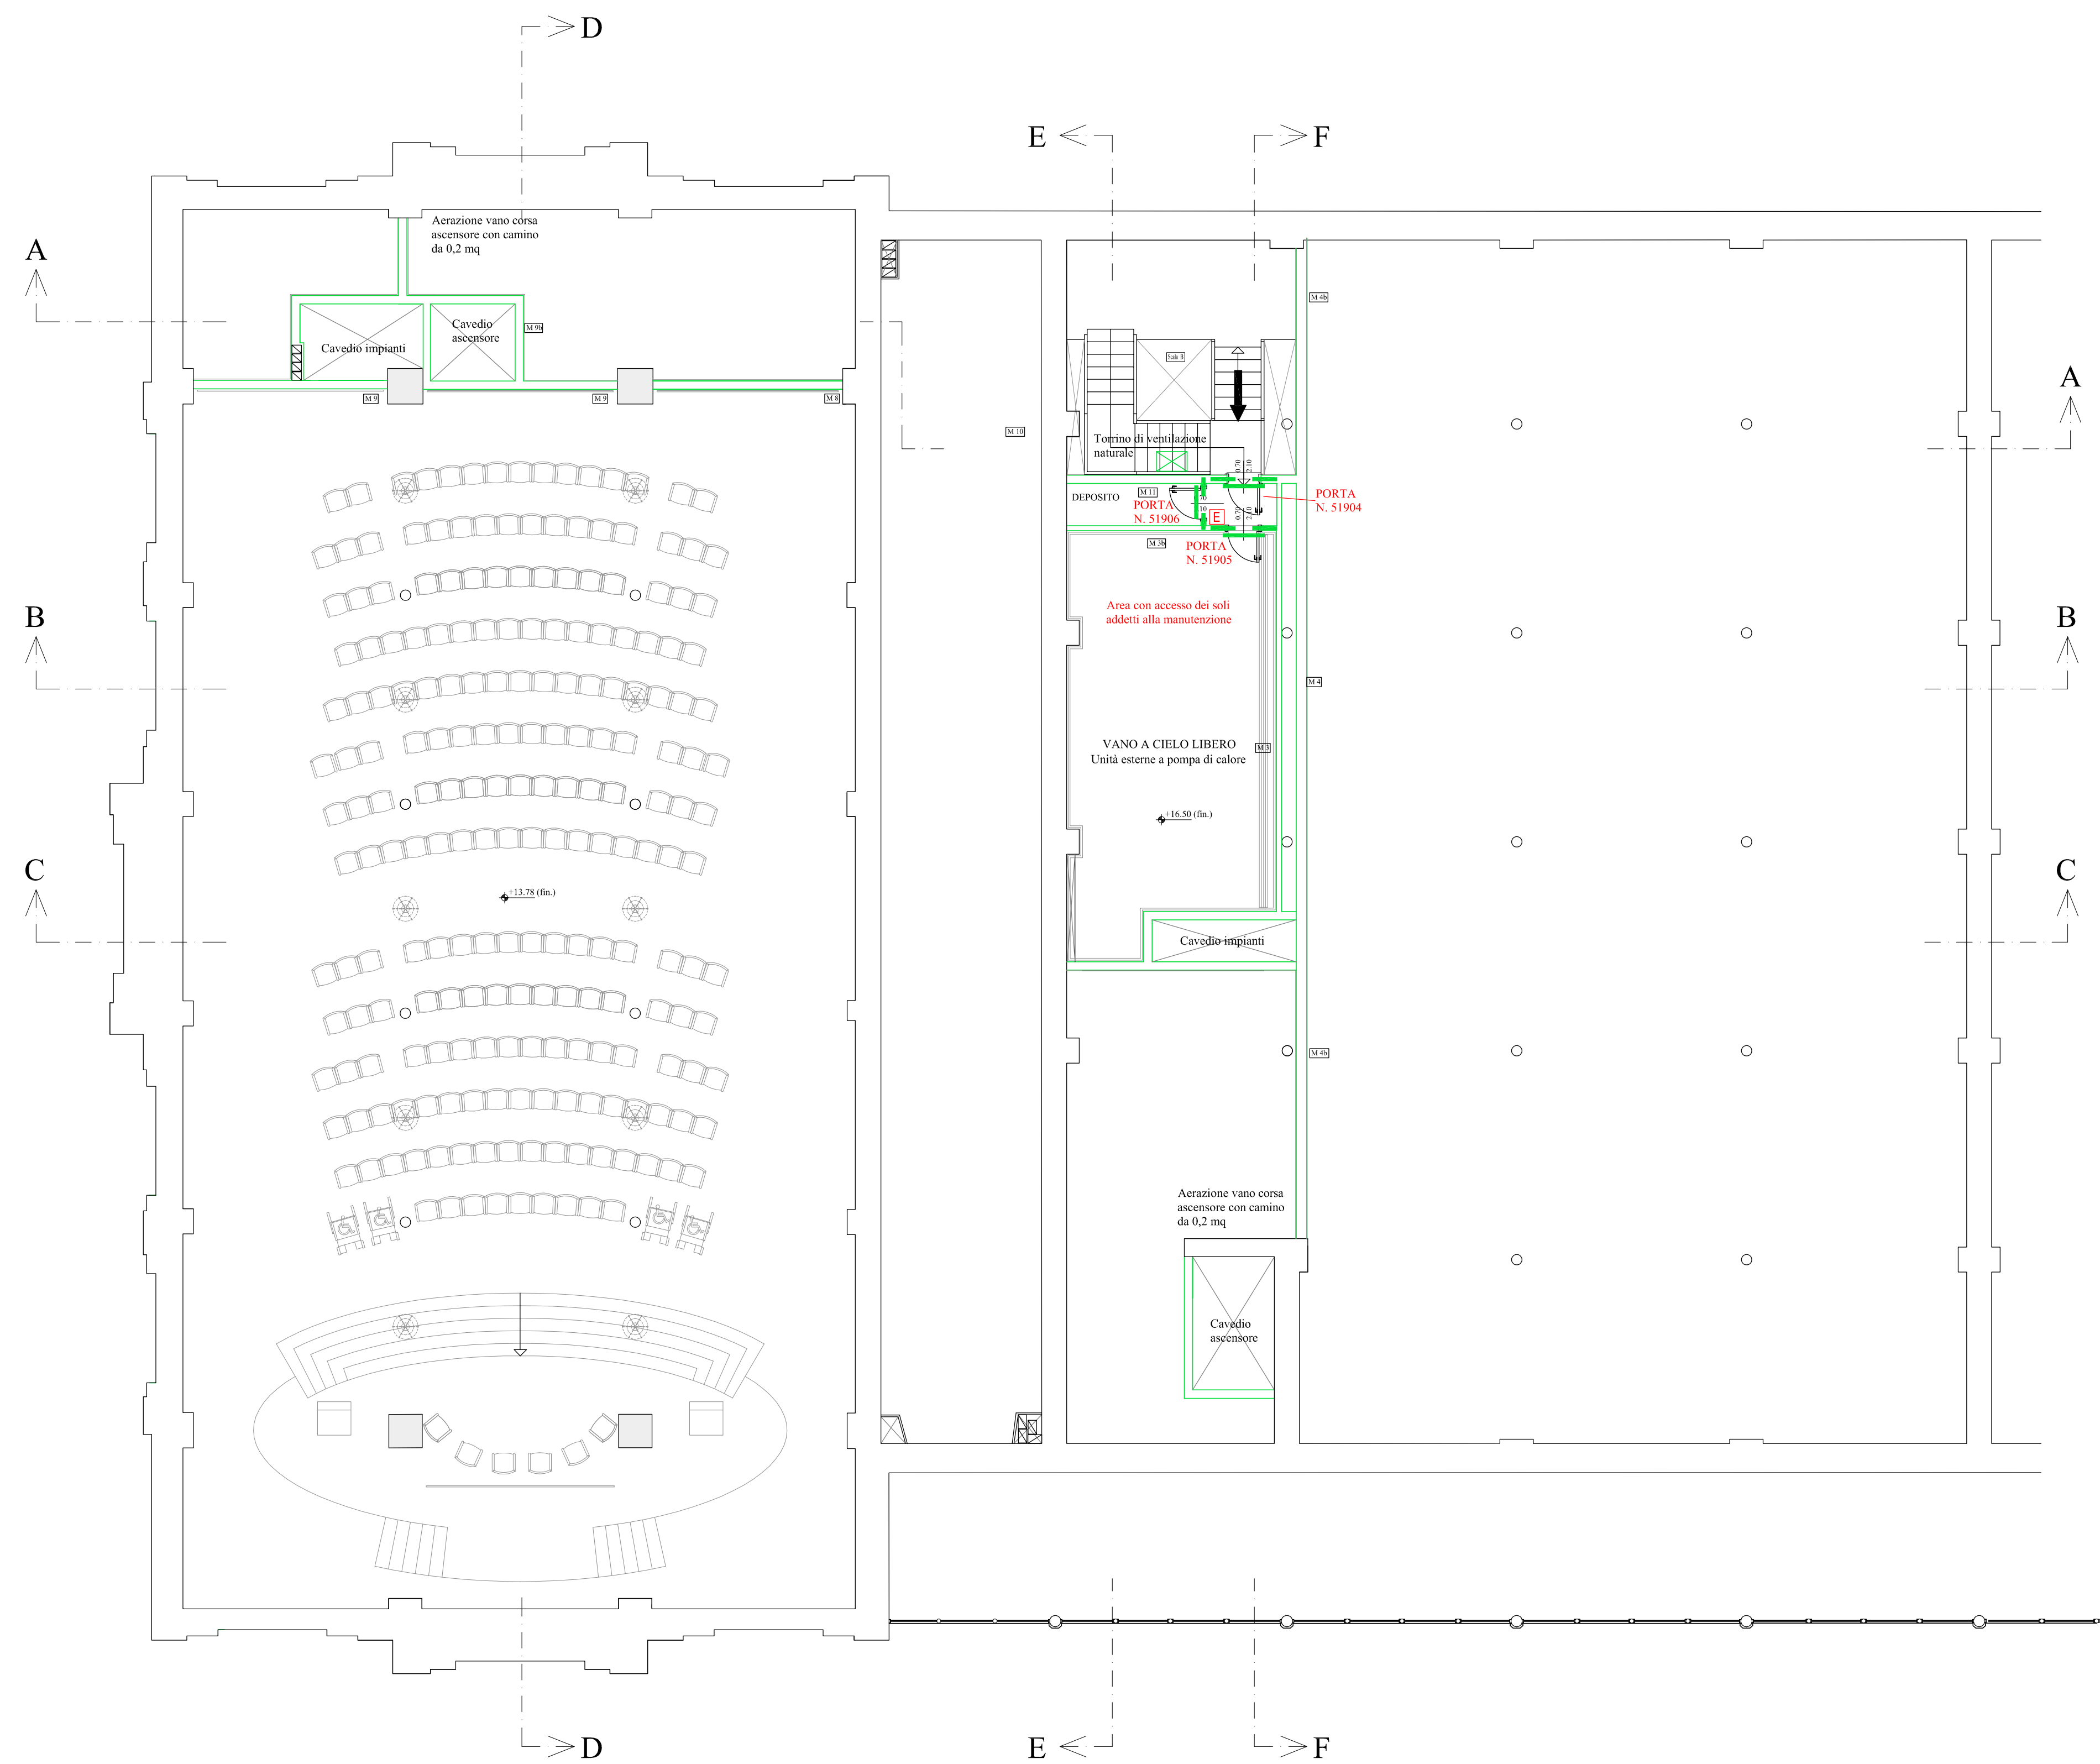

LEGENDA ANTINCENDIO	
SISTEMI ANTINCENDIO	 Lancia antincendio (Idrante DN 45)
	 Lancia antincendio (Naspo DN 25)
	 Idrante sottosuolo DN 70
	 Idrante soprasuola DN 70
	 Attacco per outspompa singolo e doppio
SISTEMI DI SEGNALEZIONE	 Impianto di allarme
	 Impianto automatico di rivelazione d'incendio
MECANISMI FISSI DI ESTINZIONE	 Ad attivazione automatica
	 Ad attivazione manuale
SISTEMI DI VIE D'USCITA	 Porta resistente al fuoco
	 verso l'alto
	 orizzontale
ESTINTORI	 Estintore portatile
	 Estintore cartello
SCHEDE ELETTRICHE	 Pulsante di sgancio elettrico
	 Lampada illuminazione di sicurezza

LE PORTE CON NUMERO DI IDENTIFICAZIONE SONO REI 120

LE PORTE INSERITE SULLE VIE DI ESODO SONO DOTATE DI:
- MANIGLIONE A SPINTA E CARTELLO DI USCITA SICUREZZA
- DI DISPOSITIVO DI AUTOCHIUSURA A MOLLA

01	06.02.2012	EMISSIONE
AGG.	DATA	DESCRIZIONE

STUDIO BULFON ASSOCIATI
Bulfon per. Ing. Adriano - Bulfon Ing. Alessandro - Bulfon Ing. Alberto
Via Trieste, 15/A - 34121 Trieste (TS)
Telefono e fax: 0432 486105
E-mail: studio@bulfonassociati.it
http://www.bulfonassociati.it

RESPONSABILE PROGETTO: BULFON per. Ing. ADRIANO
ELABORAZIONE GRAFICA E PROGETTO: BULFON Ing. ALBERTO

COMUNE DI TRIESTE	PROVINCIA DI TRIESTE	TAVOLA
PORTOCITTA' S.r.l. Piazza della Borsa 15/A - 34121 Trieste (TS)		06PI
MAGAZZINO 26 - PUNTO FRANCO VECCHIO PORTO DI TRIESTE		SCALA 1:100
PIANTA PIANO SOPPALCO - QUOTA FINITO +16.50 m		

Gennaio 2012 | PROGETTO 12A2P | DISEGNO VALIDO SOLO AI FINI IMPIANTISTICI
VERIFICARE IN CANTIERE LE POSIZIONI DELLE APPARECCHIATURE - TUBAZIONI - CANALI
Disegno realizzato con AUTOCAD LT 2007 - n. di s. 344-35257862 - Proprietà riservata, vietata la riproduzione